


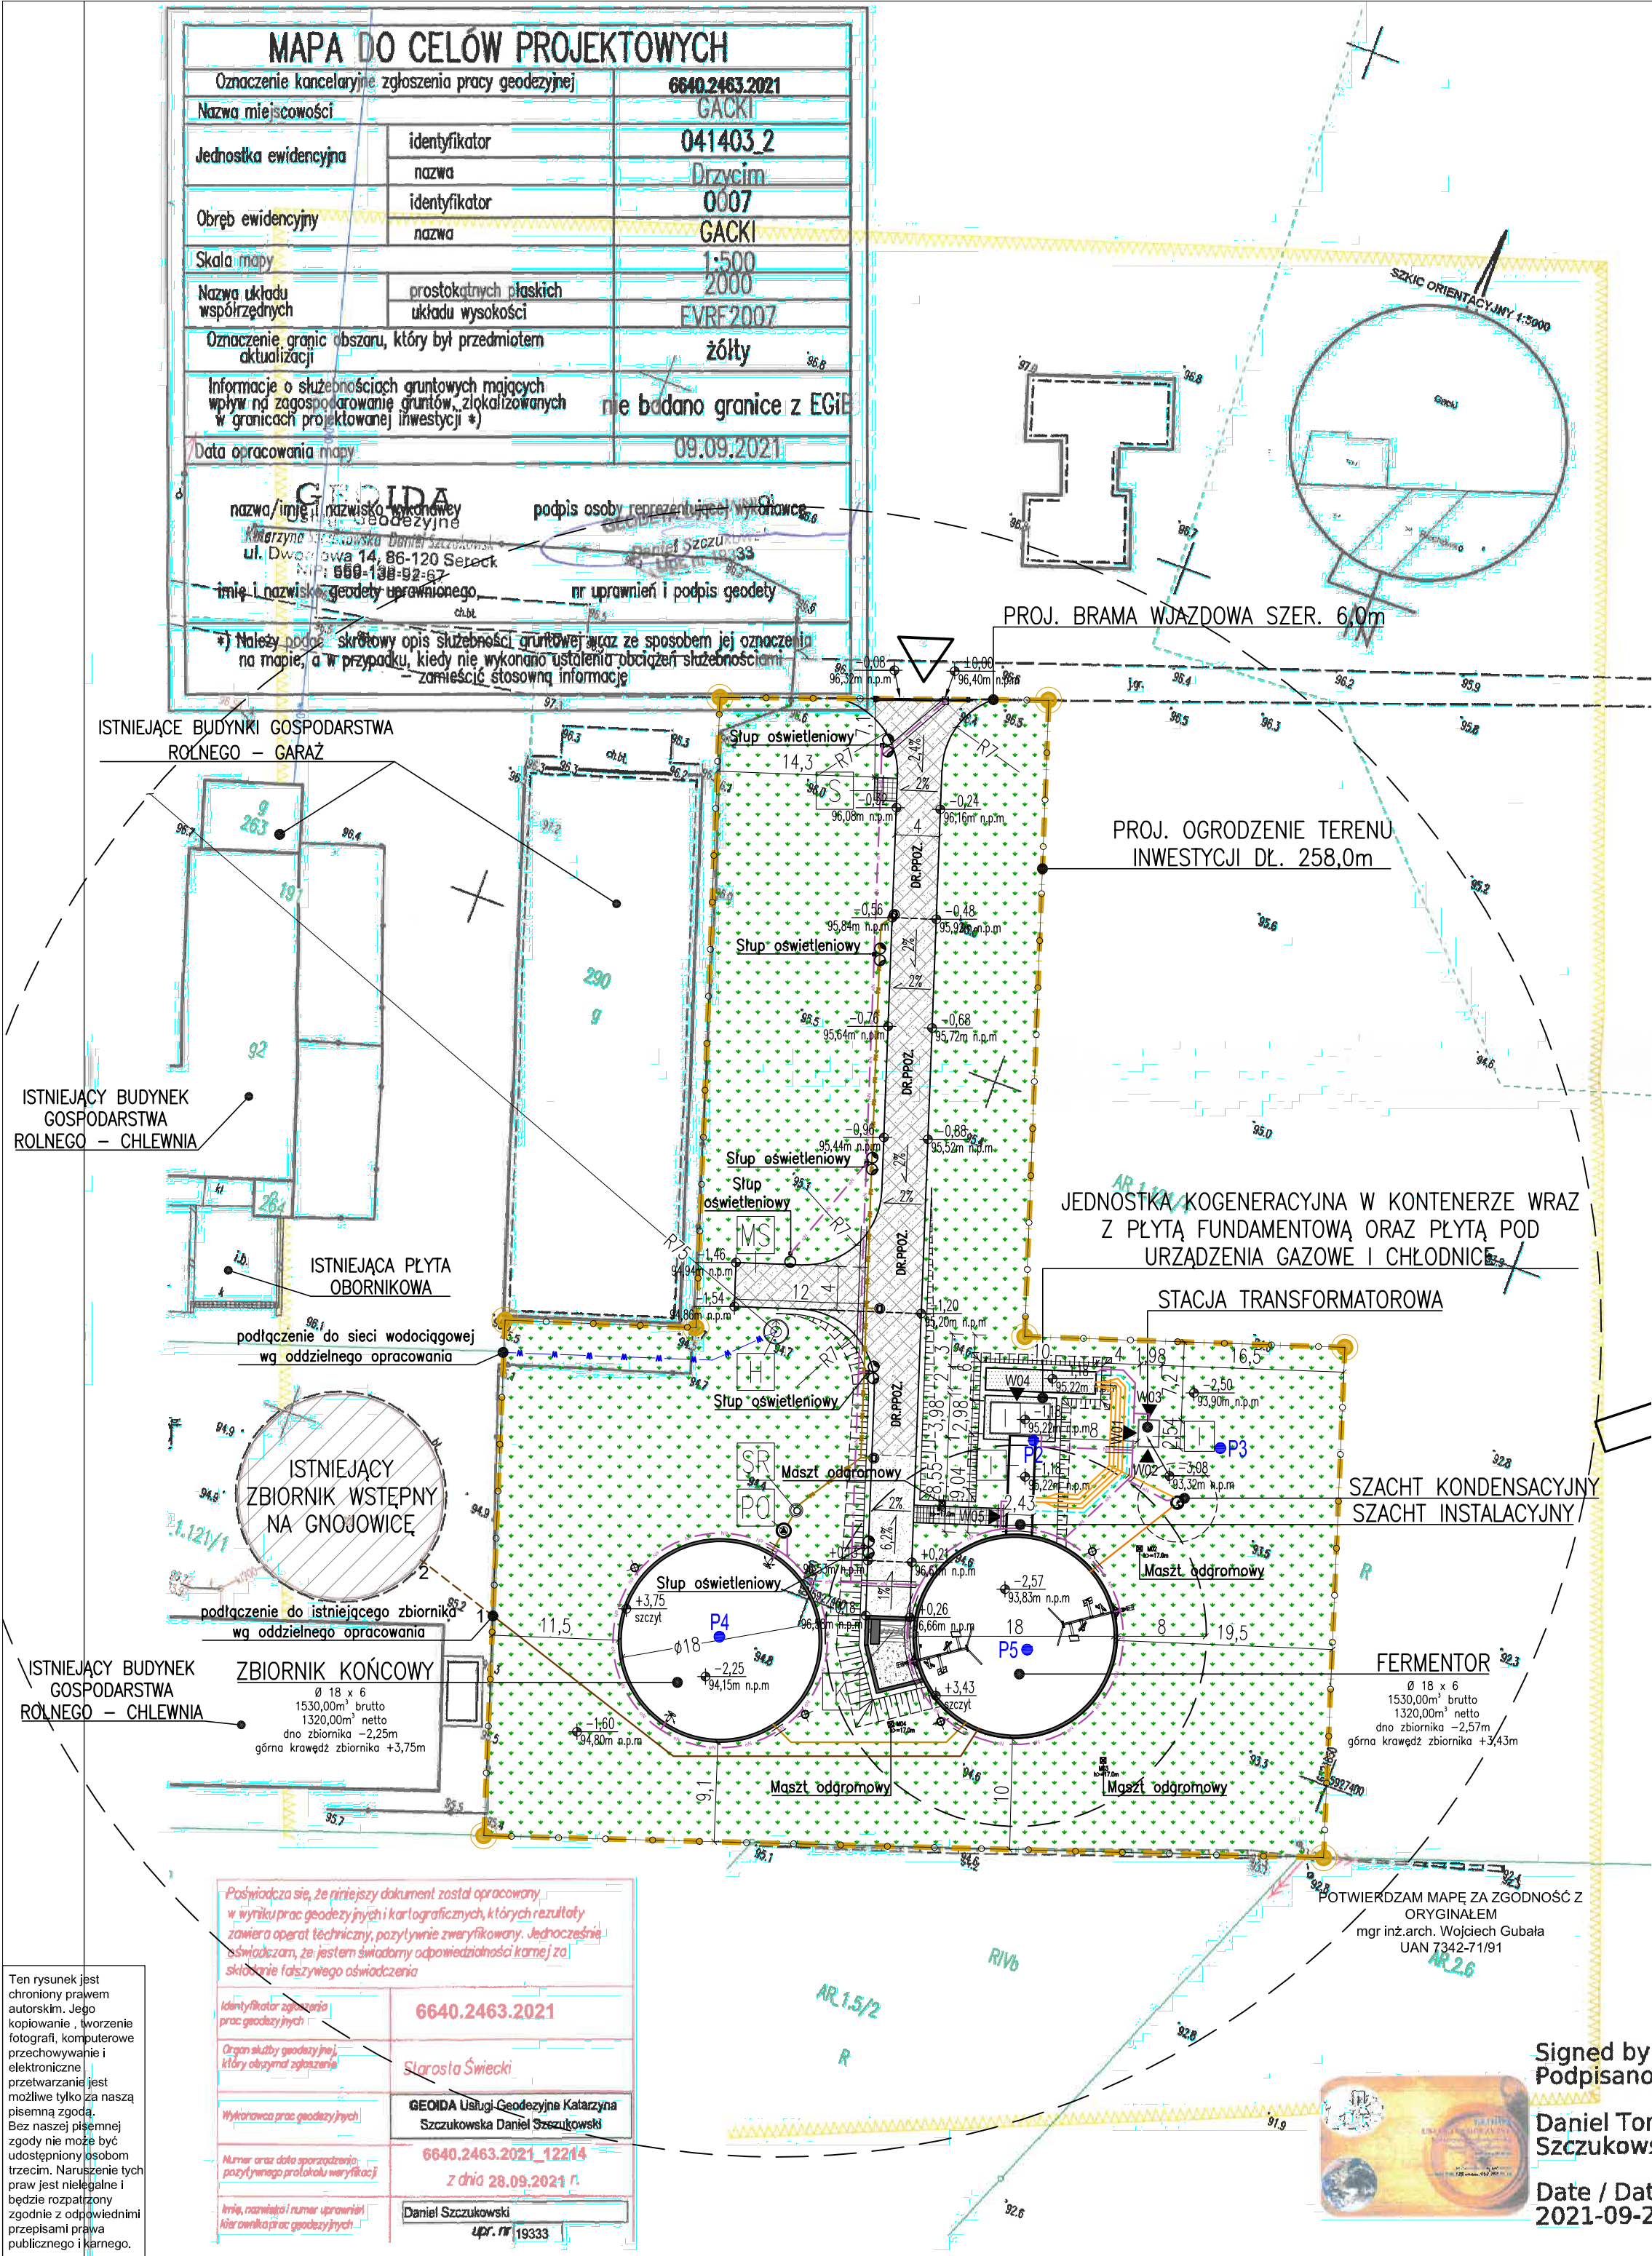

BILANS TERENU	
NAZWA	POW. [m²]
POWIERZCHNIA DZIAŁKI NR EWID. 121/4 PRZEZNACZONA POD INWESTYCJĘ	5280,00
POWIERZCHNIA ZABUDOWY	
PROJEKTOWANE OBIEKTY BUDOWLANE	
FERMENTOR	273,47
ZBIORNIK KOŃCOWY	268,80
SZACHT KONDENSACYJNY	1,13
SZACHT INSTALACYJNY	22,08
KONTENEROWA JEDNOSTKA KOGENERACYJNA WRAZ Z PŁYTĄ FUNDAMENTOWĄ ORAZ PŁYTĄ POD URZĄDZENIA GAZOWE I CHŁODNICE	44,68
STACJA TRANSFORMATOROWA	5,02
PŁYTA FUNDAMENTOWA POD KOSZ ZAŁADOWCZY BIOMASY	1,80
RAZEM	616,98
	11,69%
PROJEKTOWANE NAWIERZCHNIE UTWARDZONE	
NAWIERZCHNIA UTWARDZONA ASFALTOWĄ/KOSTKA BETONOWA	425,02
CHODNIKI I SCHODY TERENOWE	13,64
MIĘJSCE GROMADZENIA ODPADÓW	4,00
RAZEM	442,66
	8,38
POWIERZCHNIA BIOLOGICZNIE CZYNNA	
	4220,36
	79,93%

UWAGA: Teren niezabudowany i nieutwardzony należy obsiać trawą.

- LEGENDA**
- GRANICA PLANOWANEJ INWESTYCJI / OBSZAR ODDZIAŁYWANIA INWESTYCJI
 - STREFA OCHRONNA – 8m wokół zbiornika
 - PROJEKTOWANE OBIEKTY BUDOWLANE
 - PROJ. NAW. UTWARDZONA
 - PROJ. PRZEBIEG DROGI POŻAROWEJ
 - PROJ. NAW. UTWARDZONA Z KOSTKI BETONOWEJ
 - PROJ. PŁYTY FUNDAMENTOWE
 - PROJ. SKARPA
 - POWIERZCHNIA NIEPODLEGAJĄCA PRZEKSZTAŁCENIU
 - PROJEKTOWANY WJAZD I WYJAZD Z TERENU INWESTYCJI
 - WEJŚCIA DO OBIEKTÓW:
 - W01 - W03 WEJŚCIE DO STACJI TRANSFORMATOROWEJ
 - W04 WEJŚCIE DO KONTENEROWEJ JEDNOSTKI KOGENERACYJNEJ
 - W05 WEJŚCIE DO SZACHTU INSTALACYJNEGO
 - P1-P5 LOKALIZACJA ODWIERTÓW GEOLOGICZNYCH
 - I ILOŚĆ KONDYGNACJI
 - S MIEJSCE GROMADZENIA ODPADÓW
 - MS MIEJSCE POSTOJOWE DLA SAMOCHODU POŻARNICZEGO 4,0x12,0m
 - K KOSZ ZAŁADOWCZY BIOMASY
 - H HYDRANT
 - P1 PRZEPOMPOWNIĄ WÓD DESZCZOWYCH
 - SR SEPARATOR SUBSTANCJI ROPOPOCHODNYCH
 - PROJEKTOWANE RURY OCHRONNE
 - PROJEKTOWANE WPUSTY
 - PROJEKTOWANA POMPA
 - PROJEKTOWANA STUDZIENKA
 - PROJEKTOWANA STUDNIA KONTROLNA
 - PROJEKTOWANY MASZT ODGROMOWY
 - PROJEKTOWANY SŁUP OŚWIELENIOWY
 - PROJEKTOWANE OGRODZENIE
 - SIECI PROJEKTOWANE:
 - RUROCIĄG KONDENSATU
 - RUROCIĄG GAZOWY
 - RUROCIĄG PO FERMENTU
 - RUROCIĄG SUBSTRATU
 - 1-2 RUROCIĄG SUBSTRATU WG ODRĘBNEGO OPRACOWANIA
 - CIĘPŁOCIĄG TECHNOLOGICZNY
 - KANALIZACJA DESZCZOWA
 - SIĘĆ ELEKTROENERGETYCZNA nN
 - SIĘĆ WODOCIĄGOWA



METRYKA DOKUMENTACJI		
BRANŻA	GŁÓWNY PROJEKTANT	PROJEKTANT SPRAWDZAJĄCY
ARCHITEKTURA	mgr inż. arch. Wojciech Gubala UAN 7342-71/91	mgr inż. Emilia Pietrzak 58/09/DOIA
KONSTRUKCJA	mgr inż. Mieczysław Ślęski 178/01/DUW	mgr inż. Daniel Florczak UAN 8386/110/89
INSTALACJE TECHNOLOGICZNO-SANITARNE	mgr inż. Ewa Ślęska 194/01/DUW	mgr inż. Piotr Witczak 58/90/GW
INSTALACJE ELEKTRYCZNE	mgr inż. Wojciech Staszewski 264/DCS/05	mgr inż. Piotr Wasilukonek UAN 7342-78/94

Ten rysunek jest chroniony prawem autorskim. Jego kopiowanie, tworzenie fotografii, komputerowe przechowywanie i elektroniczne przetwarzanie jest możliwe tylko za naszą pisemną zgodą. Bez naszej pisemnej zgody nie może być udostępniony osobom trzecim. Naruszenie tych praw jest nielegalne i będzie rozpatrzony zgodnie z odpowiednimi przepisami prawa publicznego i karnego.

Poświadczam, że niniejszy dokument został opracowany w wyniku prac geodezyjnych i kartograficznych, których rezultaty zawiera raport techniczny, pozytywnie zweryfikowany. Jednocześnieświadczam, że jestem świadomy odpowiedzialności karnej za składanie fałszywego oświadczenia	
Identyfikator zgłoszenia prac geodezyjnych	6640.2463.2021
Organ służby geodezyjnej, który otrzymał zgłoszenie	Starosta Świecki
Wykonawca prac geodezyjnych	GEODA Usługi Geodezyjne Katarzyna Szczukowska Daniel Szczukowski
Numer oraz data sporządzenia pozytywnego protokołu weryfikacji	6640.2463.2021_12214 z dnia 28.09.2021 r.
Imię, nazwisko i numer uprawnień kierownika prac geodezyjnych	Daniel Szczukowski upr. nr 19333

Signed by /
Podpisano przez
Daniel Tomasz Szczukowski
Date / Data:
2021-09-28 12

Jednostka projektowa: WĄSKA 7 Sp. z o.o.		Inwestycja: Budowa biogazowni o mocy do 125kW wraz z wyposażeniem technologicznym oraz infrastrukturą towarzyszącą, na działce nr 121/4 w miejscowości Gacki, obręb Gacki, gmina Drzycim	
Biuro Projektowe INTECH ul. Wąska 7 63-500 Ostrzeszów		Inwestor: David Tankiewicz zam. Gacki 38, 86-140 Drzycim	
Projektant: mgr inż. arch. Wojciech Gubala UAN 7342-71/91		Branża: ARCHITEKTURA	
Współpraca: Anna Nawrot		Sprawdził: mgr inż. arch. Emilia Pietrzak 58/09/DOIA	
Nazwa rysunku: Projekt zagospodarowania terenu		Stadium: PROJ. BUDOWLANY	
		Data: 31 SIERPNIA 2022	
		Format: A2	
		Nr rysunku: A-01	
		Skala: 1:500	